




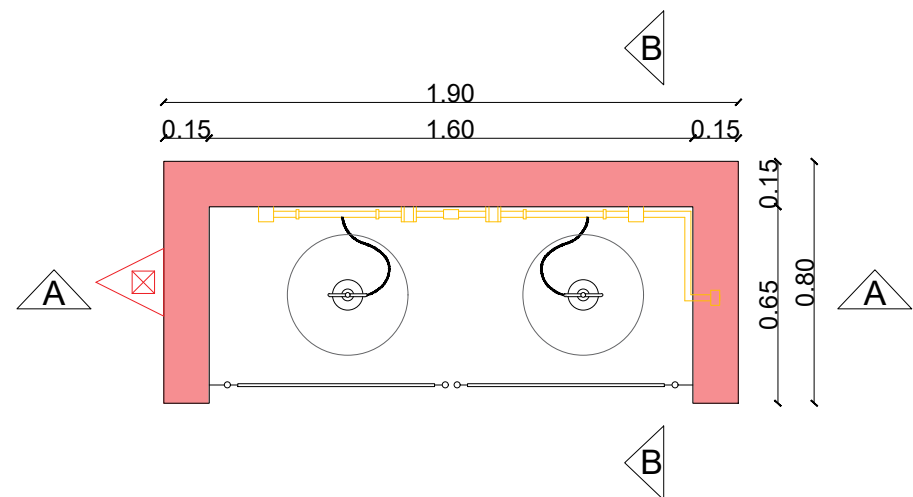


01 Planta baixa  
Escala: 1/100

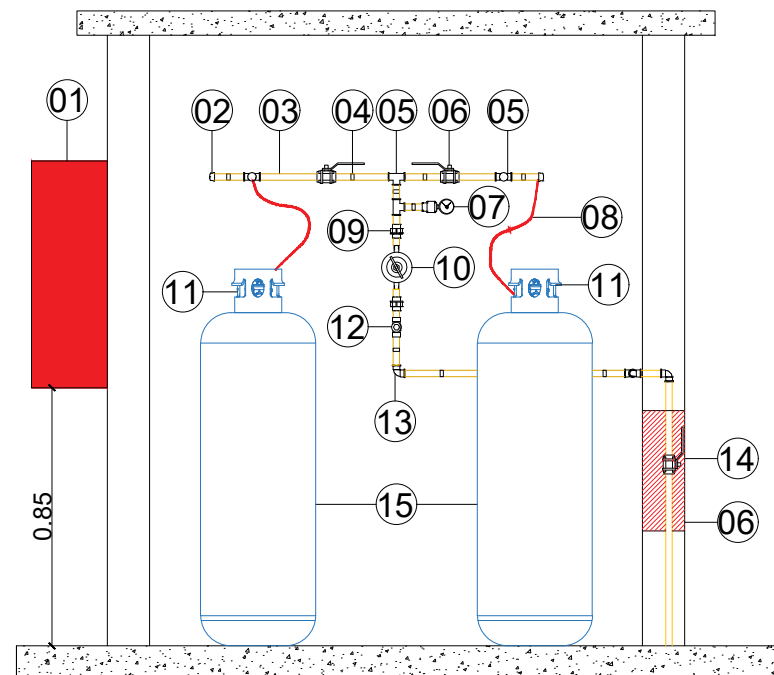


02 Corte AA  
Escala: 1/100

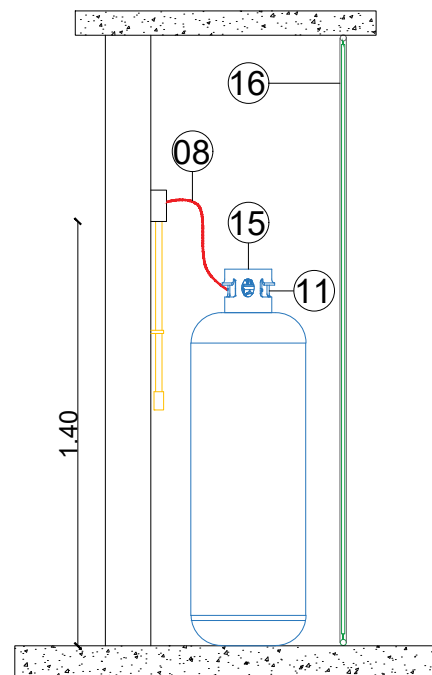


03 Corte BB  
Escala: 1/100

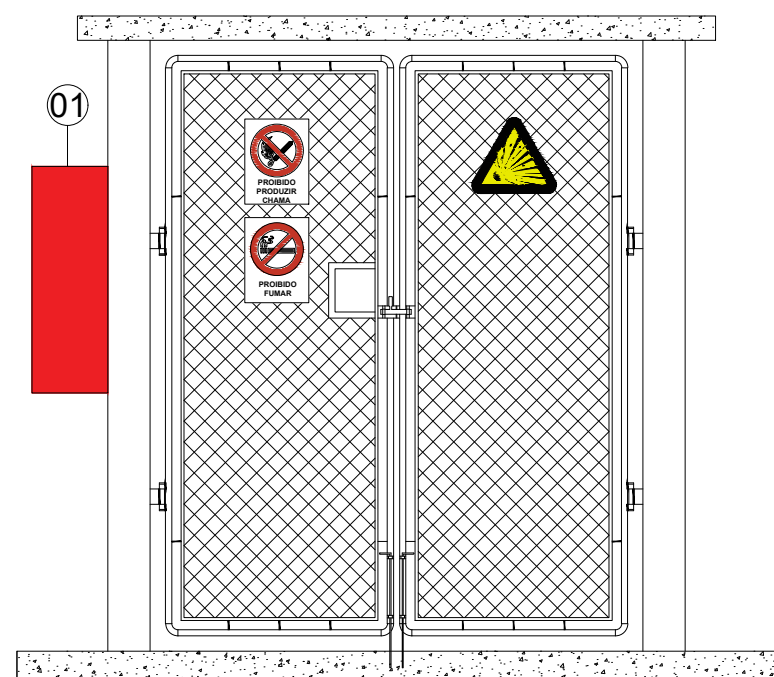


04 Vista frontal  
Escala: 1/100

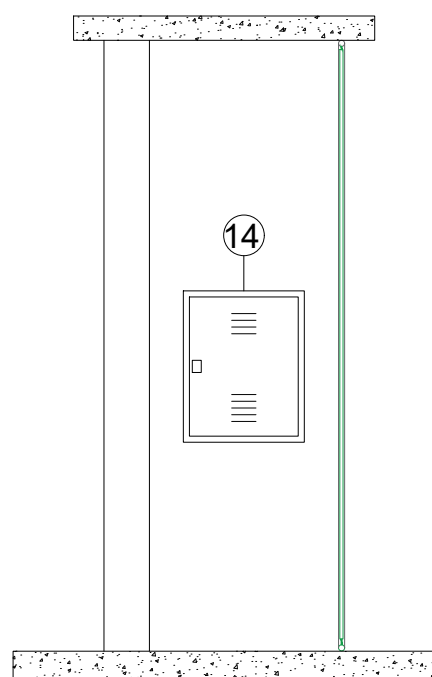


05 Vista lateral  
Escala: 1/100

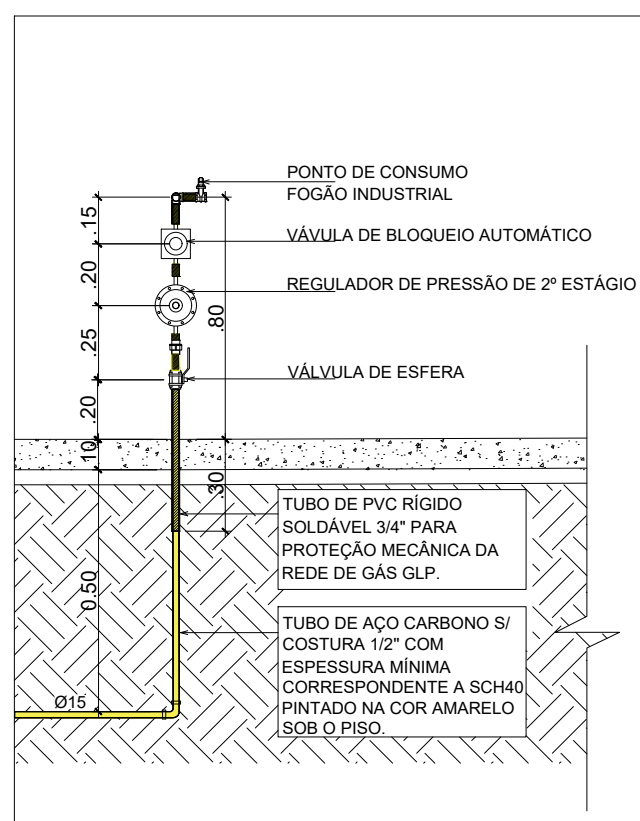

06 Afloramento da rede GLP  
Escala: 1/100

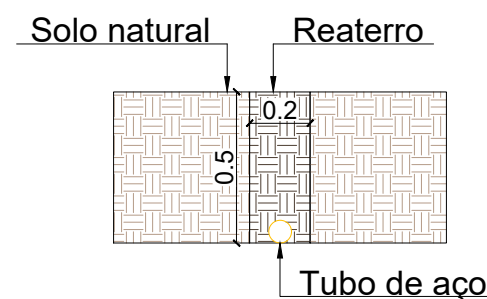

07 Valeta para tubulação  
Escala:1/100

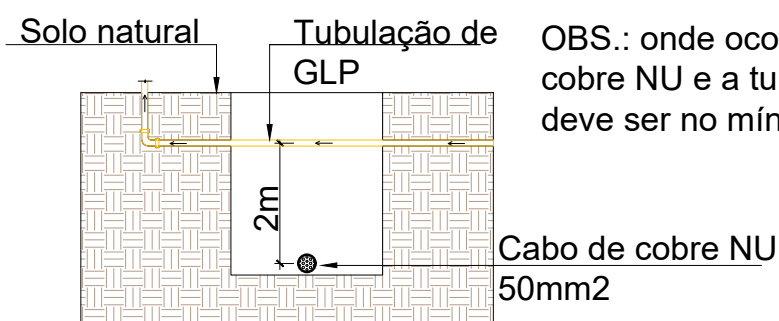

08 Afastamento entre redes  
Escala: 1/100




08 Perspectiva do abrigo de gás  
Sem escala

| Descrições |                                                                                  |
|------------|----------------------------------------------------------------------------------|
| 01         | Abrigo para extintor                                                             |
| 02         | Tampão NPT                                                                       |
| 03         | Tubo de aço 3/4" pintado na cor amarela                                          |
| 04         | Abraçadeira de fixação                                                           |
| 05         | Tê NPT                                                                           |
| 06         | Válvula esférica NPT                                                             |
| 07         | Manômetro                                                                        |
| 08         | Pigtail                                                                          |
| 09         | União                                                                            |
| 10         | Regulador de pressão                                                             |
| 11         | Válvula de saída do cilindro GLP                                                 |
| 12         | Válvula de bloqueio automático                                                   |
| 13         | Joelho NPT                                                                       |
| 14         | Quadro de inspeção 40x50cm de embutir de ferro para abrigo de válvula de esfera. |
| 15         | Cilindro de gás 45kg                                                             |
| 16         | Portão de tela fio 10 malha 2"                                                   |

| Sinalização de Alerta                                                               |                            |
|-------------------------------------------------------------------------------------|----------------------------|
|  | Cuidado, risco de explosão |
| Sinalização de Proibição                                                            |                            |
|  | Proibido fumar             |
|  | Proibido produzir chama    |

CARIMBO :

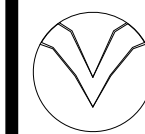

**SERPRA**  
SERVIÇOS, PROJETOS E ASSESSORIA LTDA.

Fone: (65) 3642-4045 Av. Historiador Rubens de Mendonça, 1856 - Edifício Cuiabá Office Tower, Sl. 802 CEP: 78050-000 - Cuiabá - MT

|                            |                                                                     |                                                                                 |                                                                                                                           |
|----------------------------|---------------------------------------------------------------------|---------------------------------------------------------------------------------|---------------------------------------------------------------------------------------------------------------------------|
| TIPO DA OBRA               | ADEQUAÇÃO INSTALAÇÕES - E.M. MARIA GREGÓRIA ORTIZ CARDOSO           |                                                                                 |                                                                                                                           |
| PROPRIETÁRIO<br>C.N.P.J    | PREFEITURA MUNICIPAL DE PORTO ESPERIDIÃO - MT<br>03.238.904/0001-48 |                                                                                 |                                                                                                                           |
| LOCAL<br>INSCR. CADASTRAL  | RUA OSVALDO FARIAS, ESQ. MARIA LEBRE<br>- PORTO ESPERIDIÃO-MT       | COORDENADAS GEOGRÁFICAS:<br>LATITUDE: 15°51'33.78"S<br>LONGITUDE: 58°27'57.32"O |                                                                                                                           |
| AUTOR DO PROJETO<br>CREA   | ENGº LUIS FELIPE CARVALHO B. LIMA<br>ENG. CIVIL - 121.523.583-6     | LUIS FELIPE CARVALHO BERNARDES<br>LIMA:02567069135                              | Assinado de forma digital por<br>LUIS FELIPE CARVALHO BERNARDES<br>LIMA:02567069135<br>Dados: 2026.06.01 09:55:14 -04'00' |
| RESP. P/ EXECUÇÃO<br>CREA  |                                                                     |                                                                                 |                                                                                                                           |
| ESCALA<br>INDICADAS        | ASSUNTO:<br>PROJETO GLP                                             | FOLHA Nº<br>02/02                                                               |                                                                                                                           |
| DATA<br>MAIO/2026          | Detalhamento do abrigo de gás                                       |                                                                                 |                                                                                                                           |
| PARTICIPAÇÃO<br>ABNER FAGÁ |                                                                     |                                                                                 |                                                                                                                           |

| ÁREAS (m²) | ESTATÍSTICA |             | COEF. APROVEIT. | Nº DE PISOS |
|------------|-------------|-------------|-----------------|-------------|
|            | % OCUPAÇÃO  |             |                 |             |
|            | TÉRREO      | DEMAIS PAV. |                 |             |
|            |             |             |                 |             |