


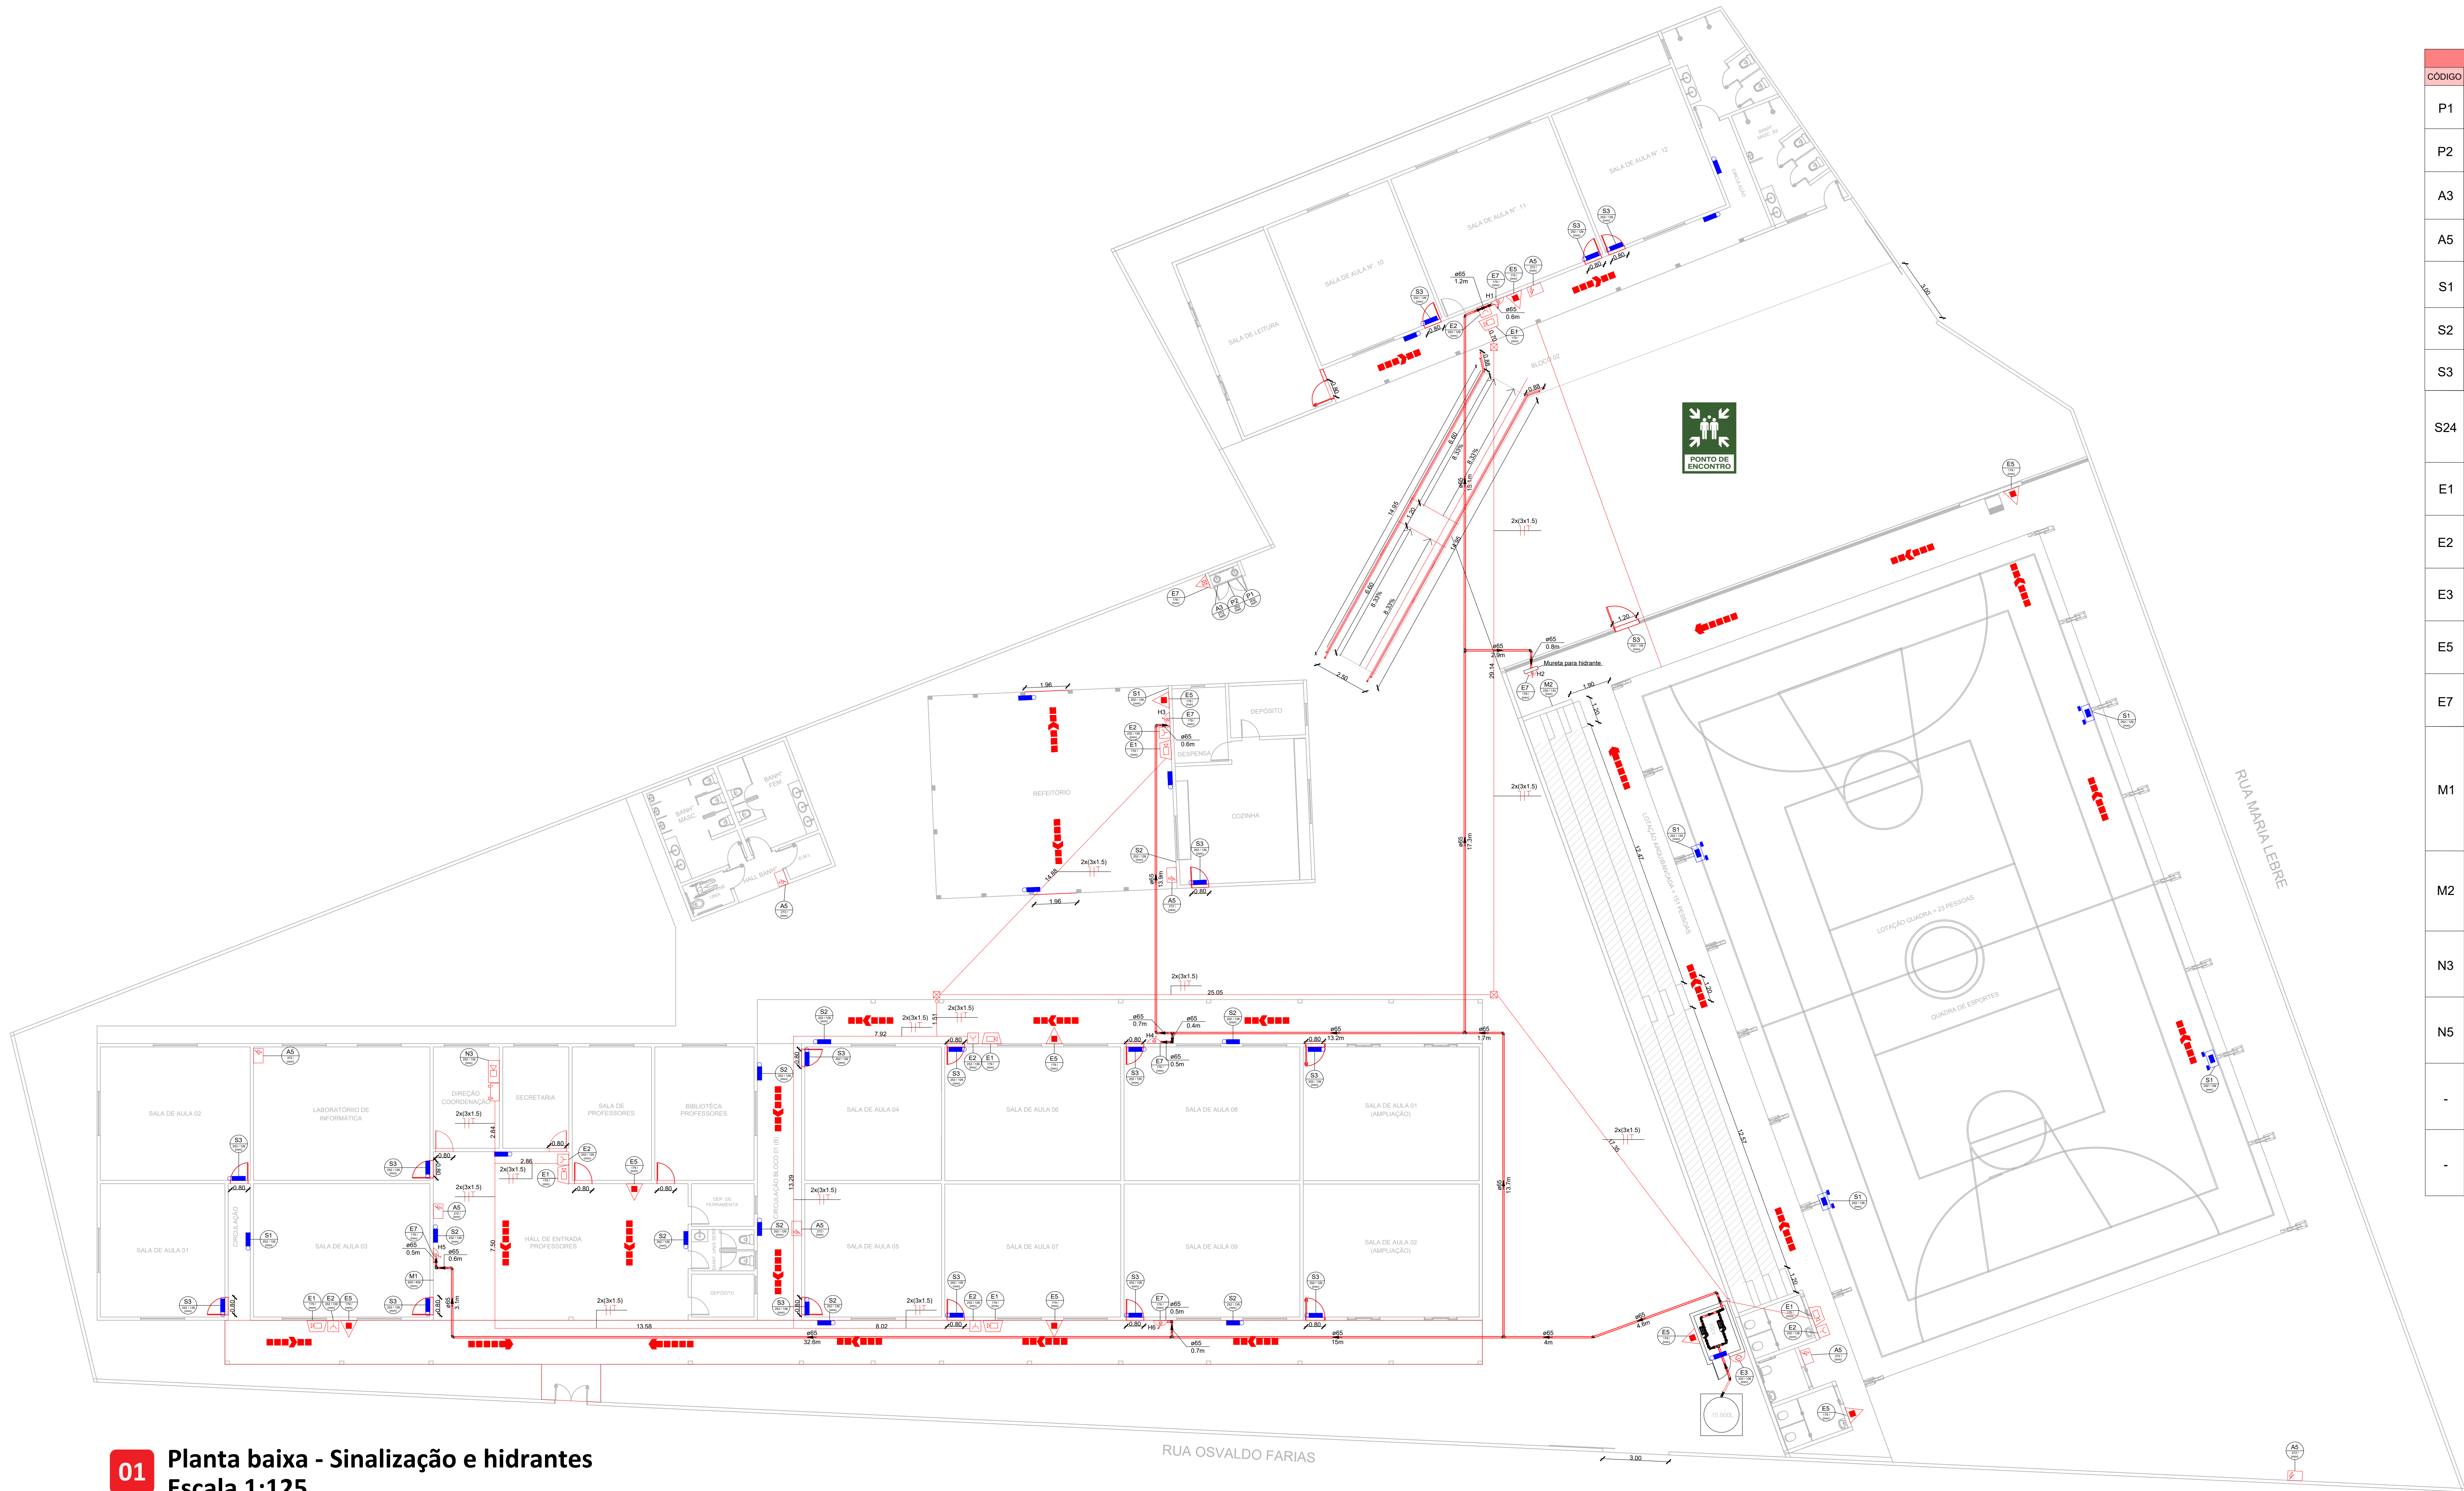

01 Planta baixa - Sinalização e hidrantes
Escala 1:125

QUADRO DE PLACAS DE SINALIZAÇÕES DE SEGURANÇA - NBR'S ADOTADAS 13.434, PARTE 1.2 e 3				
CÓDIGO	SÍMBOLO	SIGNIFICADO	FORMA E COR	APLICAÇÃO
P1		PROIBIDO FUMAR	SÍMBOLO: CIRCULAR FUNDO: BRANCO PICTOGRAMA: PRETO FAIXA CIRCULAR E BARRA DIAMETRAL VERMELHA	TODOS OS LOCAIS ONDE FUMAR PODE AUMENTAR O RISCO DE INCÊNDIO
P2		PROIBIDO PRODUIR CHAMA	SÍMBOLO: CIRCULAR FUNDO: BRANCO PICTOGRAMA: PRETO FAIXA CIRCULAR E BARRA DIAMETRAL VERMELHA	TODOS OS LOCAIS ONDE A UTILIZAÇÃO DE CHAMA PODE AUMENTAR O RISCO DE INCÊNDIO
A3		CUIDADO, RISCO DE EXPLOÇÃO	SÍMBOLO: TRIANGULAR FUNDO: AMARELO PICTOGRAMA: PRETO FAIXA TRIANGULAR PRETA	PRÓXIMO A LOCAIS ONDE HOUVER PRESEÇA DE MATERIAS OU GASES QUE OFERECEM RISCO DE EXPLOÇÃO
A5		CUIDADO, RISCO DE CHOQUE ELÉTRICO	SÍMBOLO: TRIANGULAR FUNDO: AMARELO PICTOGRAMA: PRETO FAIXA TRIANGULAR PRETA	PRÓXIMO A INSTALAÇÕES ELÉTRICAS QUE OFERECIM RISCO DE CHOQUE ELÉTRICO
S1		SAÍDA DE EMERGÊNCIA	SÍMBOLO: RETANGULAR FUNDO: VERDE PICTOGRAMA: FOTOLUMINESCENTE	INDICAÇÃO DO SENTIDO (ESQUERDA OU DIREITA) DE UMA SAÍDA DE EMERGÊNCIA, ESPECIALMENTE PARA SER FIXADO EM COLUNAS
S2		SAÍDA DE EMERGÊNCIA	SÍMBOLO: RETANGULAR FUNDO: VERDE PICTOGRAMA: FOTOLUMINESCENTE	INDICAÇÃO DO SENTIDO (ESQUERDA OU DIREITA) DE UMA SAÍDA DE EMERGÊNCIA
S3		SAÍDA DE EMERGÊNCIA	SÍMBOLO: RETANGULAR FUNDO: VERDE PICTOGRAMA: FOTOLUMINESCENTE	INDICAÇÃO DE UMA SAÍDA DE EMERGÊNCIA A SER FIXADA CIMA DA PORTA, PARA INDICAR O ACESSO
S24		PONTO DE ENCONTRO	FORMA: QUADRADA OU RETANGULAR FUNDO: VERDE PICTOGRAMA: FOTOLUMINESCENTE	SINALIZAÇÃO ESPECÍFICA PARA PONTO DE ENCONTRO DE AGROPAMENTO. NÍVEL SUPERIOR
E1		ALARME SONORO	SÍMBOLO: QUADRADO FUNDO: VERMELHO PICTOGRAMA: FOTOLUMINESCENTE	INDICAÇÃO DO LOCAL DEACIONAMENTO DO ALARME DE INCÊNDIO
E2		COMANDO MANUAL DE ALARME OU BOMBA DE INCÊNDIO		PONTO DE ACIONAMENTO DE ALARME DE INCÊNDIO OU BOMBA DE INCÊNDIO. DEVE VIR ACOMPANHADA DE UMA MENSAGEM ESCRITA DESIGNANDO O EQUIPAMENTO ACIONADO PELO PONTO
E3		COMANDO MANUAL DE ALARME OU BOMBA DE INCÊNDIO		
E5		EXTINTOR DE INCÊNDIO		INDICAÇÃO DE LOCALIZAÇÃO DOS EXTINTORES DE INCÊNDIO
E7		ABRIGO DE MANGUEIRA E HIDRANTE		INDICAÇÃO DO ABRIGO DA MANGUEIRA DE INCÊNDIO COM OU SEM HIDRANTE NO SEU INTERIOR
M1		INDICAÇÃO DOS SISTEMAS DE PROTEÇÃO CONTRA INCÊNDIO EXISTENTES NA EDIFICAÇÃO, O TIPO DE ESTRUTURA E OS TELEFONES DE EMERGÊNCIA. LETRAS: BRANCAS	SÍMBOLO: QUADRADO OU RETANGULAR FUNDO: VERDE MENSAGEM ESCRITA REFERENTE AOS SISTEMAS DE PROTEÇÃO CONTRA INCÊNDIO EXISTENTES NA EDIFICAÇÃO, O TIPO DE ESTRUTURA E OS TELEFONES DE EMERGÊNCIA. LETRAS: BRANCAS	NA ENTRADA PRINCIPAL DA EDIFICAÇÃO
M2		INDICAÇÃO DA LOTACÃO MÁXIMA ADMITIDA NO RECINTO DE REUNIÃO DE PÚBLICO	SÍMBOLO: RETANGULAR FUNDO: VERDE MENSAGEM ESCRITA "LOTACÃO MÁXIMA ADMITIDA: XX PESSOAS SENTADAS XY PESSOAS EM PÉ". LETRAS: BRANCAS	NAS ENTRADAS PRINCIPAIS DOS RECINTOS DE REUNIÃO DE PÚBLICO
N3		CENTRAL DE DETECÇÃO E ALARME	FORMATO: RETANGULAR FUNDO: VERMELHO COR DO TEXTO: FOTOLUMINESCENTE DIMENSÕES MÍNIMAS: 30 CM X 15 CM	NTCB17
N5		CASA DE BOMBAS	FORMATO: RETANGULAR FUNDO: VERMELHO COR DO TEXTO: FOTOLUMINESCENTE DIMENSÕES MÍNIMAS: 30 CM X 20 CM	NTCB19
-		DIREÇÃO DO FLUXO DA ROTA DE FUGA	SÍMBOLO: RETANGULAR FUNDO: VERMELHO	NOS PISOS DE ROTAS DE SAÍDA
-		SAÍDA FINAL DA ROTA DE FUGA	SÍMBOLO: RETANGULAR FUNDO: VERMELHO	

Simbologia para a sinalização de emergência			
QTD.	COD.	Símbolo	Significado
1. Sinalização de Proibição			
1	P1		Proibido fumar
1	P2		Proibido produzir chama
2. Sinalização de Alerta			
1	A3		Cuidado, risco de explosão
1	A5		Cuidado, risco de choque elétrico
3. Sinalização de Orientação e Salvamento			
6	S1		Saída de emergência
9	S2		Saída de emergência
17	S3		Saída de emergência
1	S24		Ponto de encontro
4. Sinalização de Equipamentos de Combate a Incêndio e Alarme			
7	E1		Alarme sonoro
7	E2		Comando manual de alarme ou bomba de incêndio
1	E3		Comando manual de alarme ou bomba de incêndio
9	E5		Extintor de incêndio
6	E7		Abrigo de mangueira e hidrante

5. Mensagens Escritas	
1	M1
1	M2
6. Sinalizações com Base em Normas Específicas	
1	N3
1	N5
Legenda	
Simbologia	Descrição
	Hidrante simples
	Registro de recalque com válvula de retenção
	Acionador de bomba de incêndio (botoeira tipo liga)
	Acionador manual de alarme
	Avisador sonoro tipo sirene
	Central de alarme
	Bateria
	Quadro de distribuição
	Direção de fluxo da rota de fuga
	Saída final da rota de fuga
	Tubulação de hidrante
	Tubulação de alarme
	Sinalização de emergência

Sinalização de emergência	
QTD.	Descrição
33	Luminária de emergência - Bloco Autônomo 300m
04	Luminária de emergência - Fanstole 1000m
Extintor de incêndio	
QTD.	Descrição
1	Extintor portátil
9	Extintor portátil

Lista de materiais - Incêndio	
Detecção de incêndio	
Central de alarme	1 pc
Acionador manual de alarme	7 pc
Avisador sonoro	7 pc
Capo PP tetrapolier 1,5 mm² anti-chama 0,60/1,0 KV	160,04 m
Eletroduto rígido roscaível PVC 25 mm - Instalado em parede	15,40 m
Eletroduto rígido roscaível PVC 25 mm - Instalado em forro	144,04 m
Fixação de eletrodutos	160,04 m
Hidrantes	
Tubo de aço galvanizado 65 mm - 2.1/2"	172,23 m
Pintura para tubo de aço galvanizado	34,55m²
Válvula de retenção - 2.1/2"	2 pc
Registro gaveta bruto - 2.1/2"	5 pc
Joelho 90° em ferro galvanizado - 75 mm	27 pc
Tê em ferro galvanizado - 75 mm	7 pc
Luzes em ferro galvanizado - 75mm	20 pc
Quadro de comando para bomba	1 pc
Bomba trifásica 10 cv	2 pc
Botoeira para bomba de incêndio	1 pc
Abrigo para hidrante	6 pc
Mangueira para combate a incêndio	6 pc
Caixa de abrigo para hidrante de recalque	1 pc
Registro globo	1 pc

CARIMBO:

SERPRA
SERVIÇOS PÚBLICOS DE PORTO ESPERIDIÃO S.A.

TIPO DA OBRA
ADEQUAÇÃO INSTALAÇÕES - E.M. MARIA GREGÓRIA ORTIZ CARDOSO

PROPRIETÁRIO
C.N.P.J.
PREFEITURA MUNICIPAL DE PORTO ESPERIDIÃO - MT

LOCAL
INSER CADASTRAL
RUA OSVALDO FARIAS, ESQ. MARIA LEBRE - PORTO ESPERIDIÃO-MT

AUTOR DO PROJETO
CREA
ENG.º LUIS FELIPE CARVALHO B. LIMA
ENG. CIVIL - 121.323.383-6

RESP. P/ EXECUÇÃO
CREA

ESCALA
INDICADAS

ASSUNTO
INCÊNDIO

FOLHA Nº
01/03

ÁREAS (m²)		ESTATÍSTICA		COEF. APROVET.		Nº DE PISOS	