


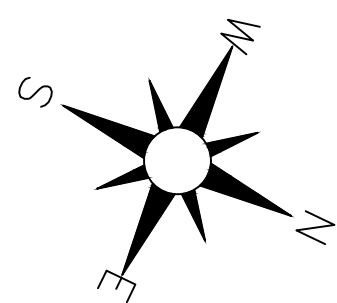

LEGENDA

- TUBULAÇÃO DE 400mm
- TUBULAÇÃO DE 800mm
- INDICAÇÃO DE SENTIDO
- BOCA DE LOBO SIMPLES
- POÇO DE VISITA
- DRENAGEM EXISTENTE

18

25

33

17

24

23

32

16

22

31

29

BACIA DE CONTRIBUIÇÃO
ÁREA: 3116m²

BACIA DE CONTRIBUIÇÃO
ÁREA: 3647m²

BLS-02
Ø400mm/12m

PV-01 | 2.09
CT=237.43
CF=235.34

PV-02 | 2.30
CT=237.44
CF=235.15

Ø800mm
68m - 0.30%

PV-03 | 2.98
CT=237.92
CF=234.94

PV-EXT 01 | 3.21
CT=237.94
CF=234.73

Ø800mm
69m - 0.30%

BACIA DE CONTRIBUIÇÃO
ÁREA: 2810m²

BACIA DE CONTRIBUIÇÃO
ÁREA: 2809m²

BACIA DE CONTRIBUIÇÃO
ÁREA: 2995m²

BACIA DE CONTRIBUIÇÃO
ÁREA: 2872m²

BACIA DE CONTRIBUIÇÃO
ÁREA: 3244m²

BACIA DE CONTRIBUIÇÃO
ÁREA: 3246m²

BACIA DE CONTRIBUIÇÃO
ÁREA: 2958m²

BACIA DE CONTRIBUIÇÃO
ÁREA: 3497m²

PV-04 | 2.07
CT=236.96
CF=234.89

BLS-04
Ø400mm/12m

BLS-08
Ø400mm/12m

BLS-07
Ø400mm/12m

BLS-06
Ø400mm/12m

BLS-05
Ø400mm/12m

PV-EXT 02 | 2.06
CT=235.26
CF=233.20

BLS-09
Ø400mm/12m

BLS-10
Ø400mm/12m

BLS-03
Ø400mm/12m

BLS-01
Ø400mm/12m

BLS-02
Ø400mm/12m

BLS-04
Ø400mm/12m

BLS-05
Ø400mm/12m

BLS-06
Ø400mm/12m

BLS-07
Ø400mm/12m

BLS-08
Ø400mm/12m

BLS-09
Ø400mm/12m

BLS-10
Ø400mm/12m

BLS-11
Ø400mm/12m

BLS-12
Ø400mm/12m

BLS-13
Ø400mm/12m

BLS-14
Ø400mm/12m

BLS-15
Ø400mm/12m

BLS-16
Ø400mm/12m

BLS-17
Ø400mm/12m

BLS-18
Ø400mm/12m

BLS-19
Ø400mm/12m

BLS-20
Ø400mm/12m

BLS-21
Ø400mm/12m

BLS-22
Ø400mm/12m

BLS-23
Ø400mm/12m

BLS-24
Ø400mm/12m

BLS-25
Ø400mm/12m

BLS-26
Ø400mm/12m

BLS-27
Ø400mm/12m

BLS-28
Ø400mm/12m

BLS-29
Ø400mm/12m

BLS-30
Ø400mm/12m

BLS-31
Ø400mm/12m

BLS-32
Ø400mm/12m

BLS-33
Ø400mm/12m

BLS-34
Ø400mm/12m

BLS-35
Ø400mm/12m

BLS-36
Ø400mm/12m

BLS-37
Ø400mm/12m

BLS-38
Ø400mm/12m

BLS-39
Ø400mm/12m

BLS-40
Ø400mm/12m

BLS-41
Ø400mm/12m

BLS-42
Ø400mm/12m

BLS-43
Ø400mm/12m

BLS-44
Ø400mm/12m

BLS-45
Ø400mm/12m

BLS-46
Ø400mm/12m

BLS-47
Ø400mm/12m

BLS-48
Ø400mm/12m

BLS-49
Ø400mm/12m

BLS-50
Ø400mm/12m

BLS-51
Ø400mm/12m

BLS-52
Ø400mm/12m

BLS-53
Ø400mm/12m

BLS-54
Ø400mm/12m

BLS-55
Ø400mm/12m

BLS-56
Ø400mm/12m

BLS-57
Ø400mm/12m

BLS-58
Ø400mm/12m

BLS-59
Ø400mm/12m

BLS-60
Ø400mm/12m

BLS-61
Ø400mm/12m

BLS-62
Ø400mm/12m

BLS-63
Ø400mm/12m

BLS-64
Ø400mm/12m

BLS-65
Ø400mm/12m

BLS-66
Ø400mm/12m

BLS-67
Ø400mm/12m

BLS-68
Ø400mm/12m

BLS-69
Ø400mm/12m

BLS-70
Ø400mm/12m

BLS-71
Ø400mm/12m

BLS-72
Ø400mm/12m

BLS-73
Ø400mm/12m

BLS-74
Ø400mm/12m

BLS-75
Ø400mm/12m

BLS-76
Ø400mm/12m

BLS-77
Ø400mm/12m

BLS-78
Ø400mm/12m

BLS-79
Ø400mm/12m

BLS-80
Ø400mm/12m

BLS-81
Ø400mm/12m

BLS-82
Ø400mm/12m

BLS-83
Ø400mm/12m

BLS-84
Ø400mm/12m

BLS-85
Ø400mm/12m

BLS-86
Ø400mm/12m

BLS-87
Ø400mm/12m

BLS-88
Ø400mm/12m

BLS-89
Ø400mm/12m

BLS-90
Ø400mm/12m

BLS-91
Ø400mm/12m

BLS-92
Ø400mm/12m

BLS-93
Ø400mm/12m

BLS-94
Ø400mm/12m

BLS-95
Ø400mm/12m

BLS-96
Ø400mm/12m

BLS-97
Ø400mm/12m

BLS-98
Ø400mm/12m

BLS-99
Ø400mm/12m

BLS-100
Ø400mm/12m

BLS-101
Ø400mm/12m

BLS-102
Ø400mm/12m

BLS-103
Ø400mm/12m

BLS-104
Ø400mm/12m

BLS-105
Ø400mm/12m

BLS-106
Ø400mm/12m

BLS-107
Ø400mm/12m

BLS-108
Ø400mm/12m

BLS-109
Ø400mm/12m

BLS-110
Ø400mm/12m

BLS-111
Ø400mm/12m

BLS-112
Ø400mm/12m

BLS-113
Ø400mm/12m

BLS-114
Ø400mm/12m

BLS-115
Ø400mm/12m

BLS-116
Ø400mm/12m

BLS-117
Ø400mm/12m

BLS-118
Ø400mm/12m

BLS-119
Ø400mm/12m

BLS-120
Ø400mm/12m

BLS-121
Ø400mm/12m

BLS-122
Ø400mm/12m

BLS-123
Ø400mm/12m

BLS-124
Ø400mm/12m

BLS-125
Ø400mm/12m

BLS-126
Ø400mm/12m

BLS-127
Ø400mm/12m

BLS-128
Ø400mm/12m

BLS-129
Ø400mm/12m

BLS-130
Ø400mm/12m

BLS-131
Ø400mm/12m

BLS-132
Ø400mm/12m

BLS-133
Ø400mm/12m

BLS-134
Ø400mm/12m

BLS-135
Ø400mm/12m

BLS-136
Ø400mm/12m

BLS-137
Ø400mm/12m

BLS-138
Ø400mm/12m

BLS-139
Ø400mm/12m

BLS-140
Ø400mm/12m

BLS-141
Ø400mm/12m

BLS-142
Ø400mm/12m

BLS-143
Ø400mm/12m

BLS-144
Ø400mm/12m

BLS-145
Ø400mm/12m

BLS-146
Ø400mm/12m

BLS-147
Ø400mm/12m

BLS-148
Ø400mm/12m

BLS-149
Ø400mm/12m

BLS-150
Ø400mm/12m

BLS-151
Ø400mm/12m

BLS-152
Ø400mm/12m

BLS-153
Ø400mm/12m

BLS-154
Ø400mm/12m

BLS-155
Ø400mm/12m

BLS-156
Ø400mm/12m

BLS-157
Ø400mm/12m

BLS-158
Ø400mm/12m

BLS-159
Ø400mm/12m

BLS-160
Ø400mm/12m

BLS-161
Ø400mm/12m

BLS-162
Ø400mm/12m

BLS-163
Ø400mm/12m

BLS-164
Ø400mm/12m

BLS-165
Ø400mm/12m

BLS-166
Ø400mm/12m

BLS-167
Ø400mm/12m

BLS-168
Ø400mm/12m

BLS-169
Ø400mm/12m

BLS-170
Ø400mm/12m

BLS-171
Ø400mm/12m

BLS-172
Ø400mm/12m

BLS-173
Ø400mm/12m

BLS-174
Ø400mm/12m

BLS-175
Ø400mm/12m

BLS-176
Ø400mm/12m

BLS-177
Ø400mm/12m

BLS-178
Ø400mm/12m

BLS-179
Ø400mm/12m

BLS-180
Ø400mm/12m

BLS-181
Ø400mm/12m

BLS-182
Ø400mm/12m

BLS-183
Ø400mm/12m

BLS-184
Ø400mm/12m

BLS-185
Ø400mm/12m

BLS-186
Ø400mm/12m

BLS-187
Ø400mm/12m

BLS-188
Ø400mm/12m

BLS-189
Ø400mm/12m

BLS-190
Ø400mm/12m

BLS-191
Ø400mm/12m

BLS-192
Ø400mm/12m

BLS-193
Ø400mm/12m

BLS-194
Ø400mm/12m

BLS-195
Ø400mm/12m

BLS-196
Ø400mm/12m

BLS-197
Ø400mm/12m

BLS-198
Ø400mm/12m

BLS-199
Ø400mm/12m

BLS-200
Ø400mm/12m

BLS-201
Ø400mm/12m

BLS-202
Ø400mm/12m


BLS-203
Ø400mm/12m

BLS-204
Ø400mm/12m


BLS-205
Ø400mm/12m

BLS-206
Ø400mm/12m

BLS-207
Ø400

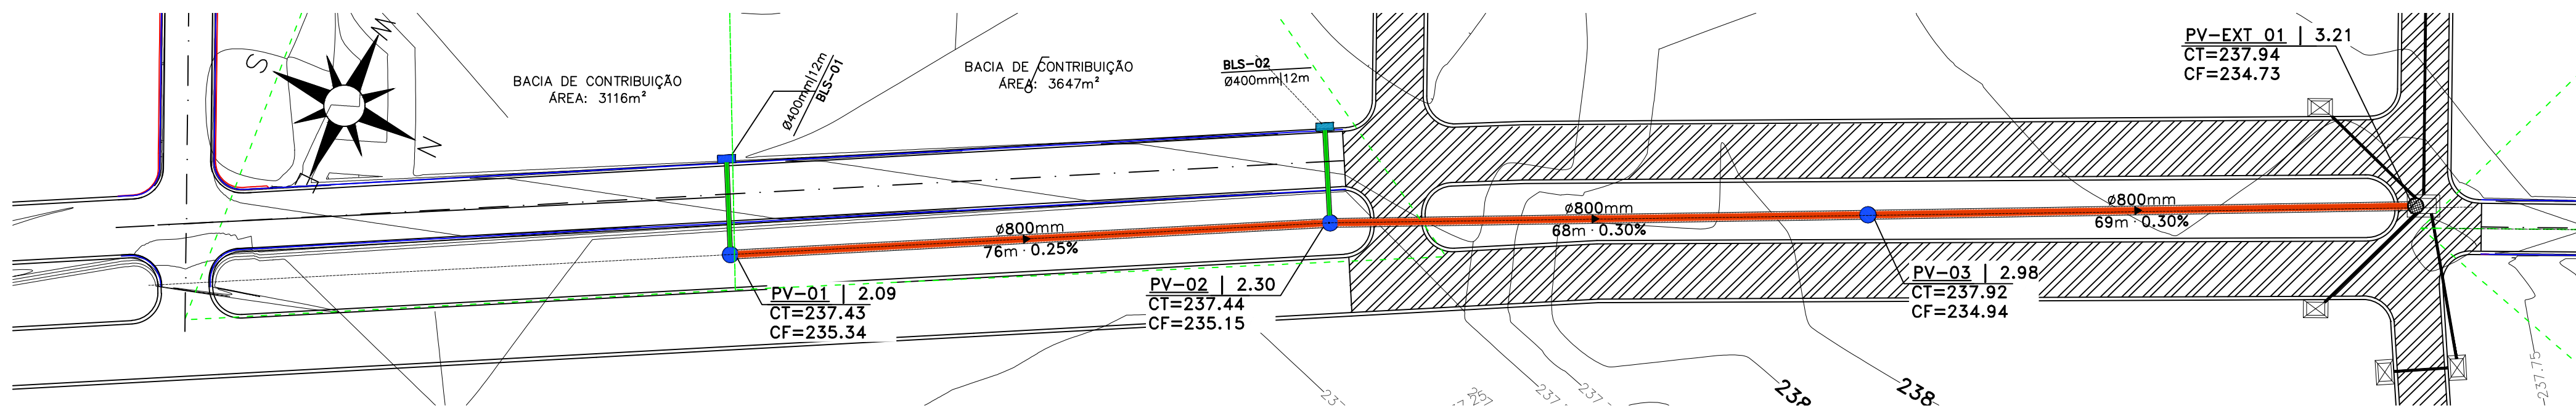


PERFIL LONGITUDINAL AVENIDA C (1)
ESC. V.: 1:200
ESC. H.: 1:1000

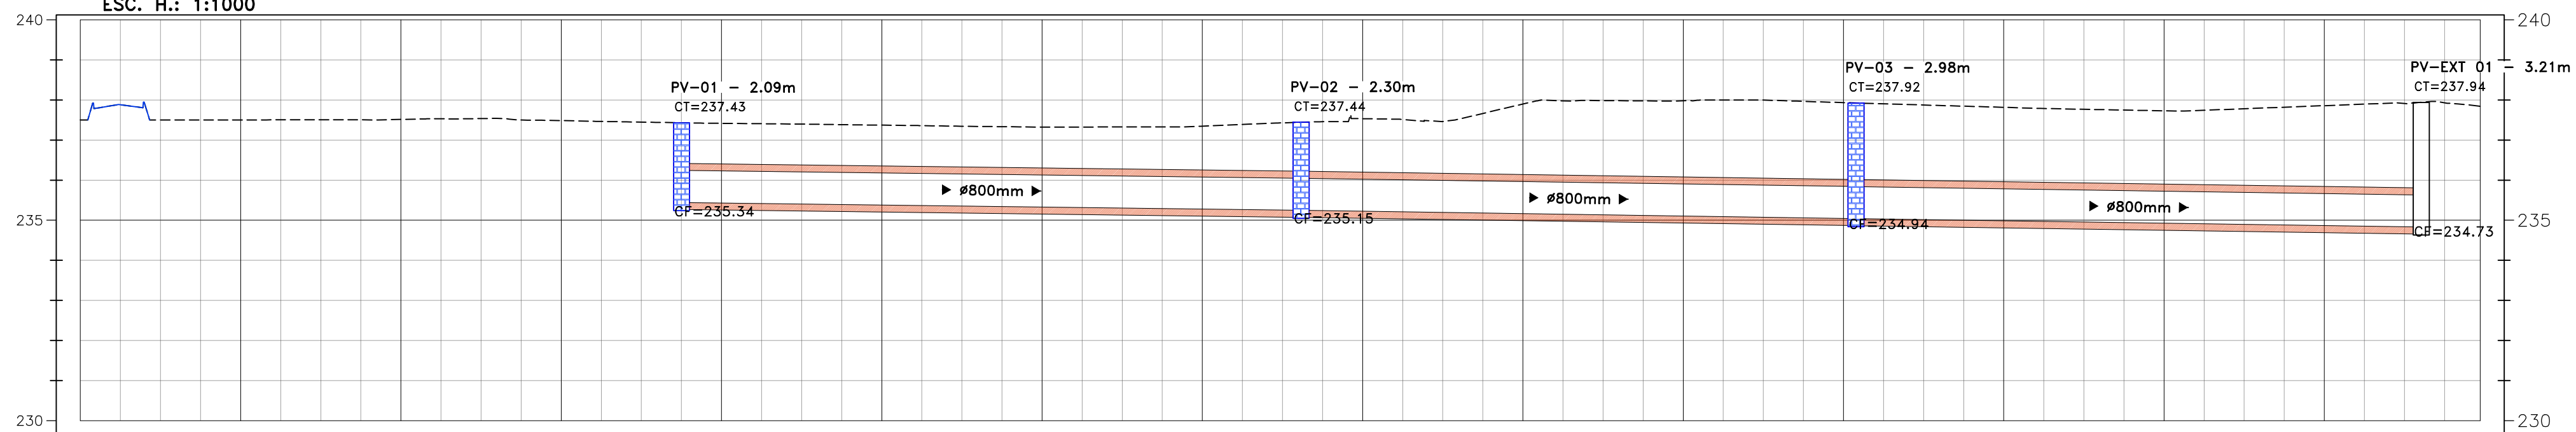


ESTACAS / COTA PROJETO	237.500	1+0.00 237.500	2+0.00 237.515	3+0.00 237.485	4+0.00 237.417	5+0.00 237.372	6+0.00 237.324	7+0.00 237.345	8+0.00 237.442	9+0.00 237.301	10+0.00 237.862	11+0.00 237.935	12+0.00 237.817	13+0.00 237.730	14+0.00 237.658	237.843
DISPOSITIVO					772 PV-01				772 PV-02			772 PV-03				772 PV-EXT 01
TAMPA PV / FUNDO PV					237.431 235.343				237.443 235.141			237.925 234.940				237.939 234.731
COMPRIMENTO DECLIVIDADE DIÂMETRO DESNÍVEL						76m 0.25% Ø800 0.20m				68m 0.30% Ø800 0.21m			69m 0.30% Ø800 0.21m			

DRENAGEM (PEDRO NECA)
PERFIL LONGITUDINAL - AVENIDA C
ESCALA 1/600

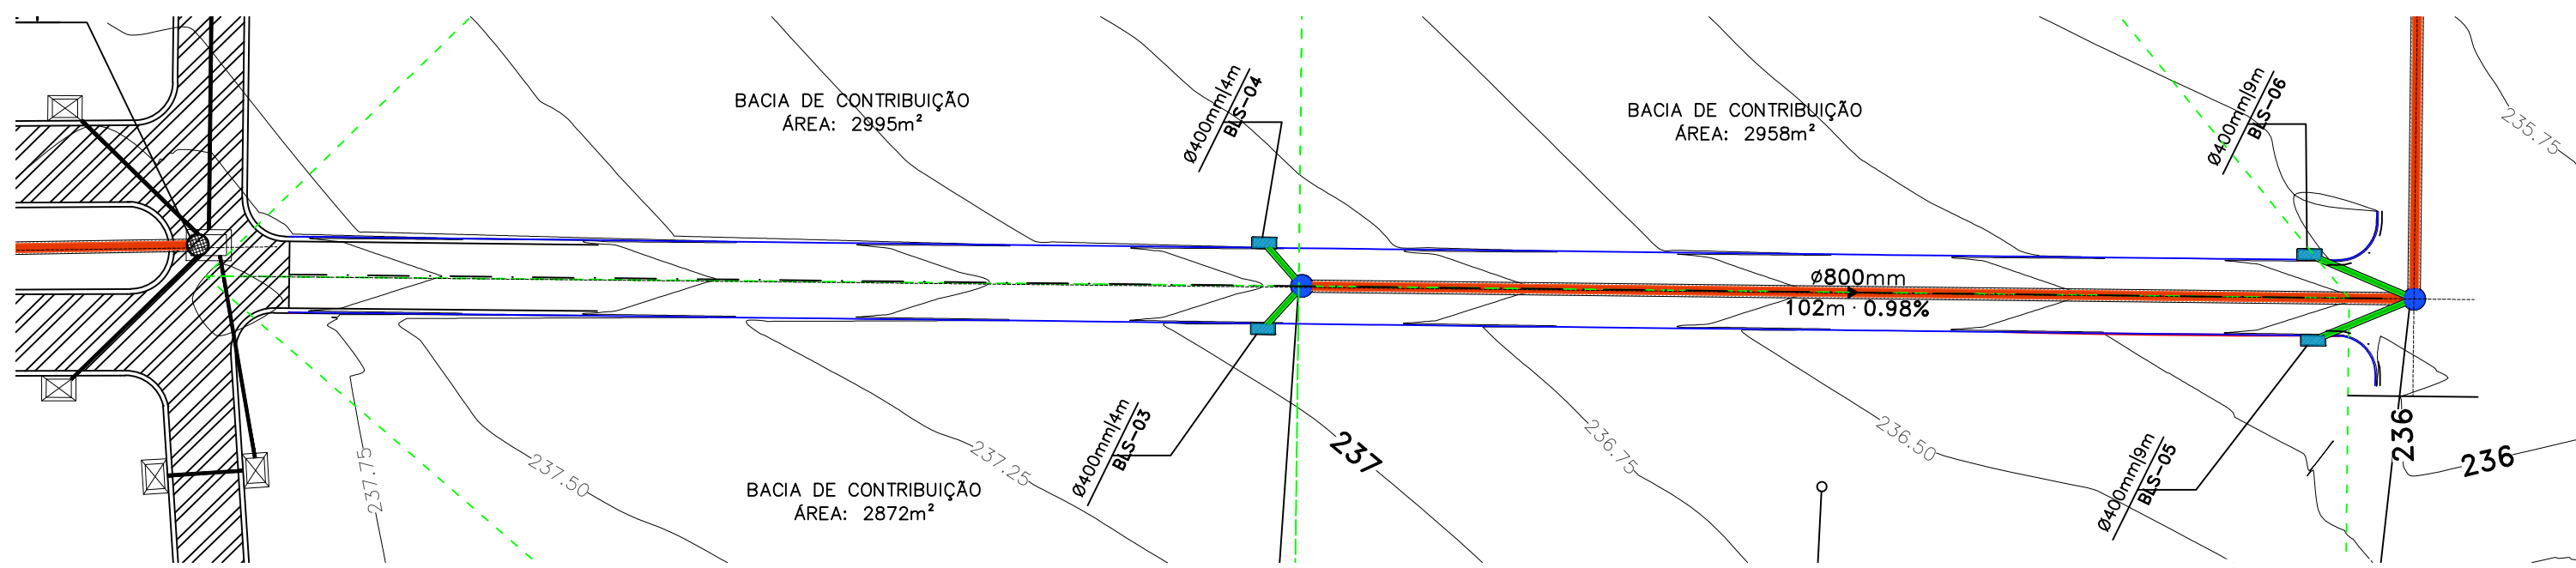


PERFIL LONGITUDINAL RUA - C ESC. V.: 1:200

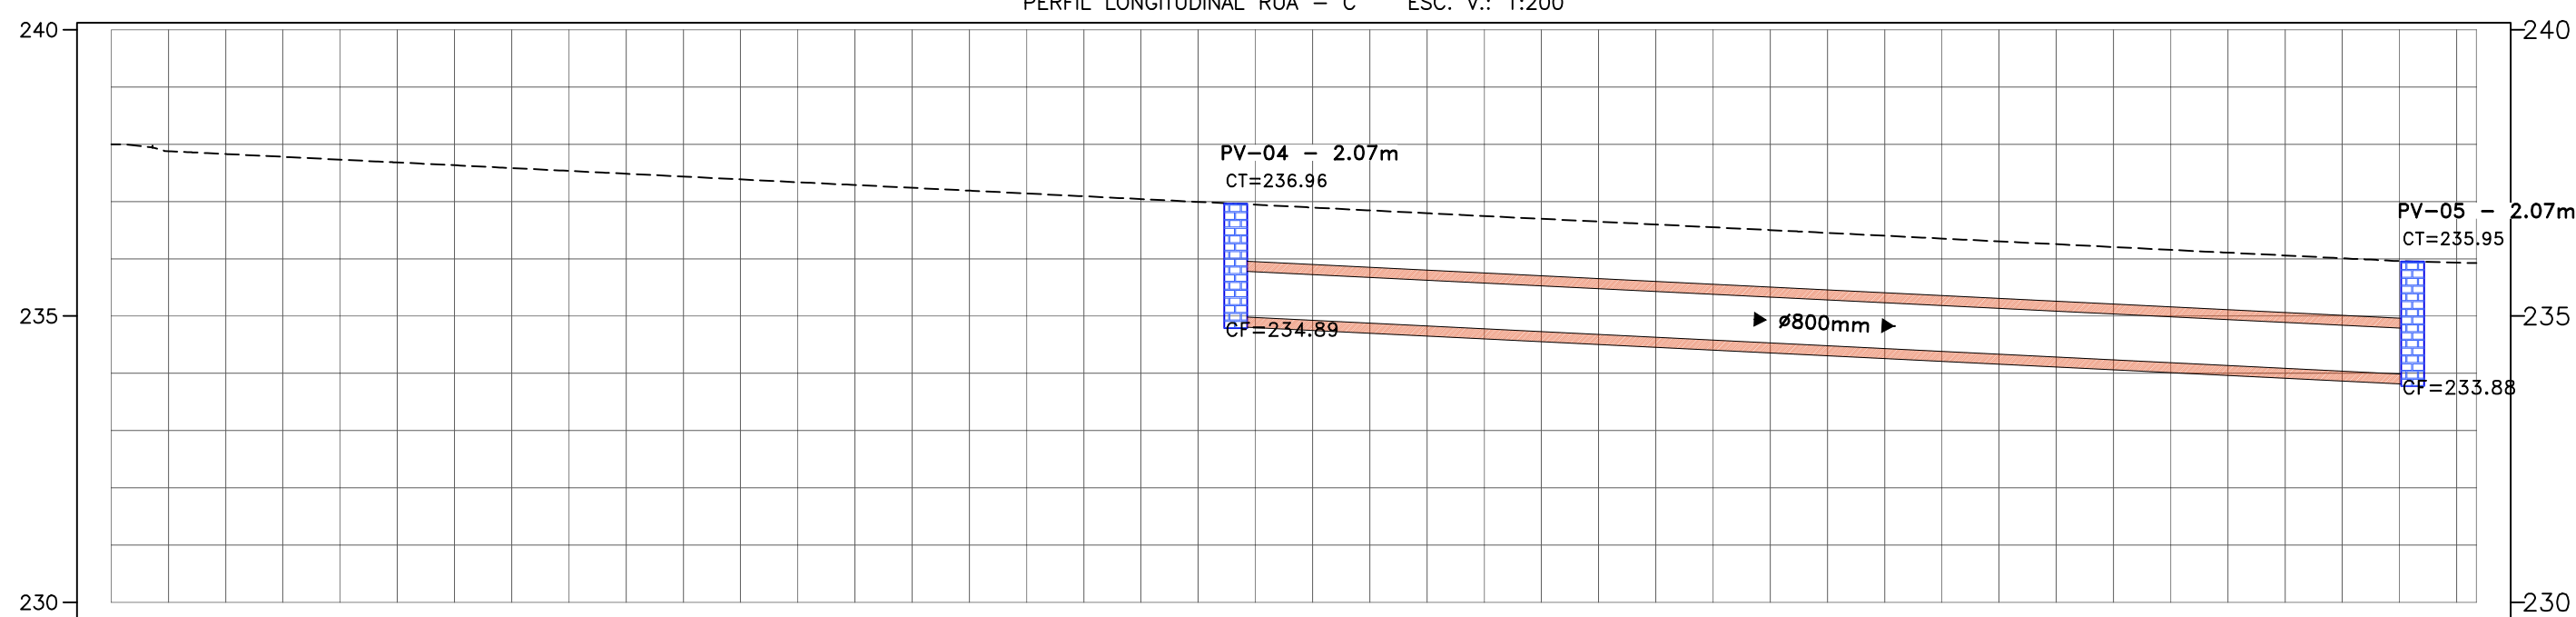


ESTACAS / COTA PROJETO	238.000	1+0.00 237.732	2+0.00 237.535	3+0.00 237.338	4+0.00 237.141	5+0.00 236.944	6+0.00 236.747	7+0.00 236.550	8+0.00 236.353	9+0.00 236.156	10+0.00 235.959	235.924
DISPOSITIVO					772 PV-04						772 PV-05	
TAMPA PV / FUNDO PV					236.955 234.850						235.953 233.878	
COMPRIMENTO DECLIVIDADE DIÂMETRO DESNÍVEL						102m 0.98% Ø800 1.01m						

DRENAGEM (PEDRO NECA)
PERFIL LONGITUDINAL - RUA C
ESCALA 1/600

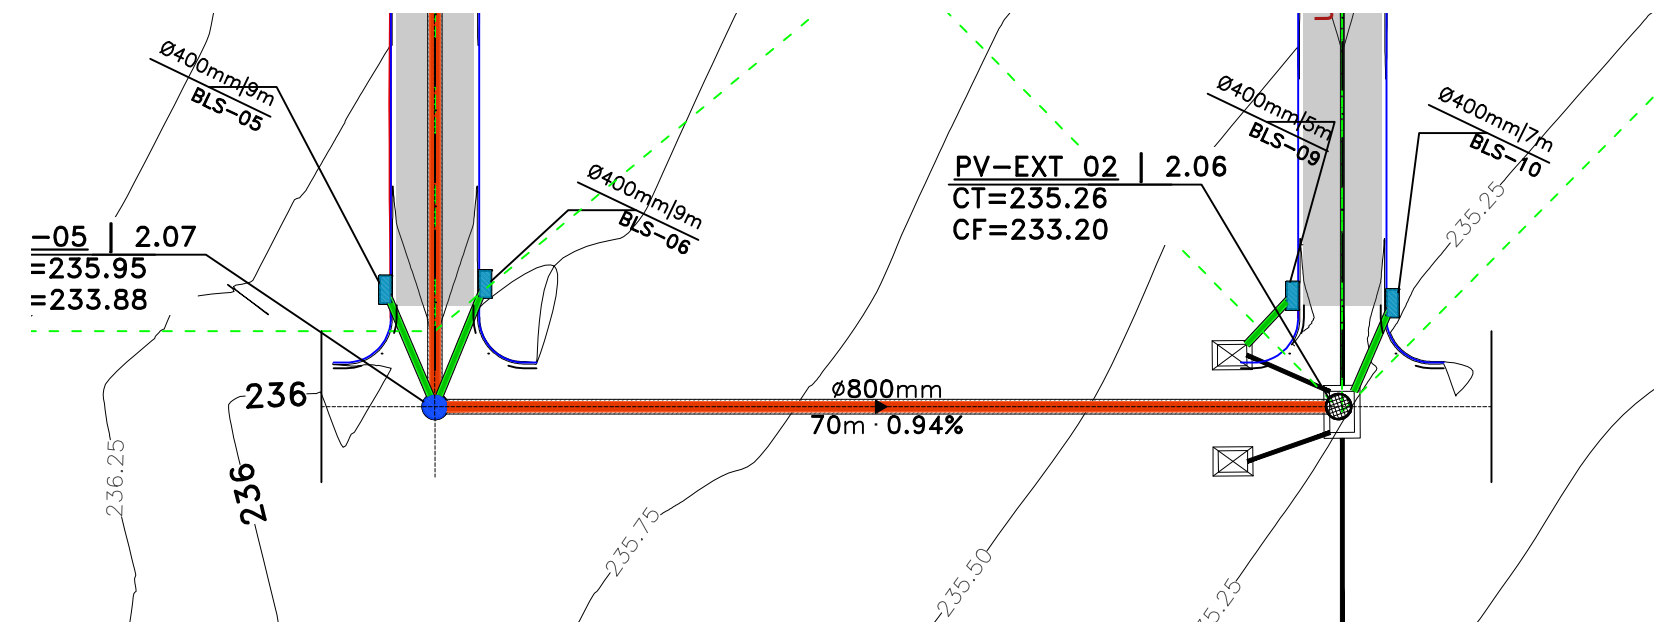


PERFIL LONGITUDINAL RUA P ESC. V.: 1:200

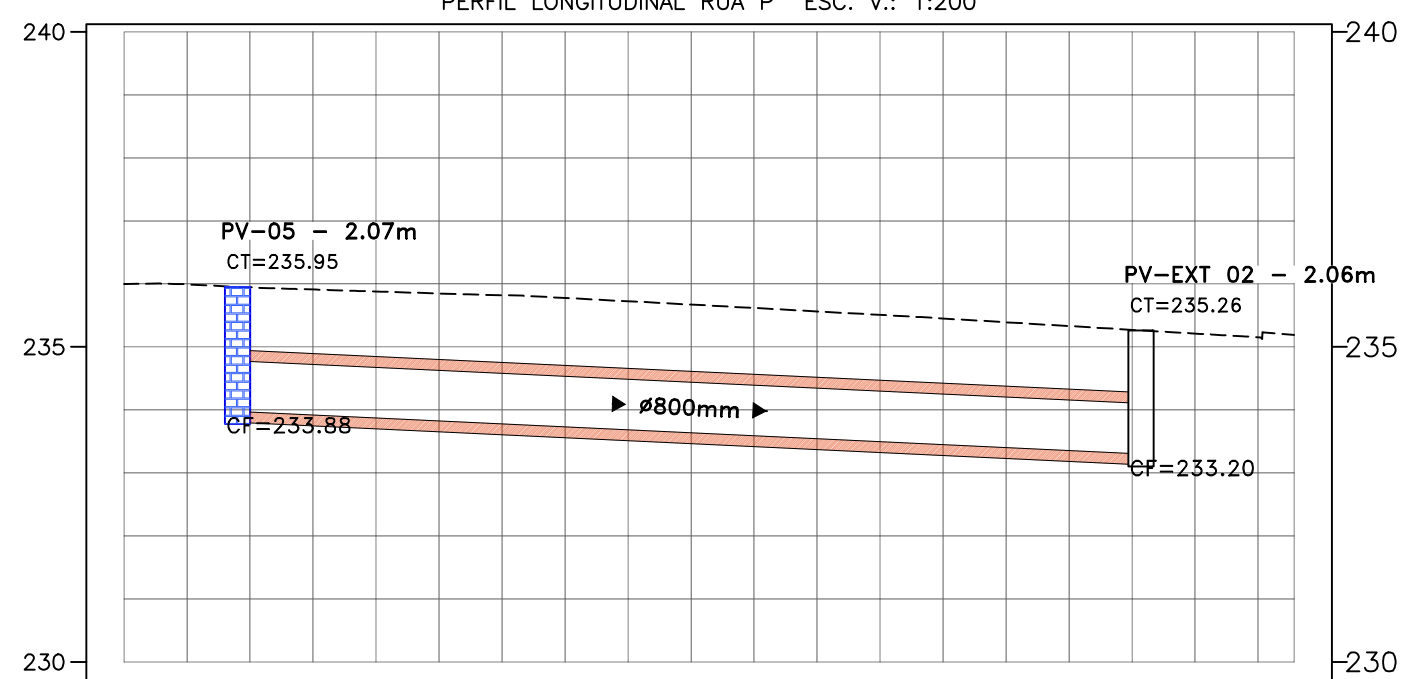

ESTACAS / COTA PROJETO	236.999	1+0.00 235.890	2+0.00 235.724	3+0.00 235.509	4+0.00 235.271	235.190
DISPOSITIVO	772 PV-05				772 PV-EXT 02	
TAMPA PV / FUNDO PV	235.993 233.878				235.263 233.201	
COMPRIMENTO DECLIVIDADE DIÂMETRO DESNÍVEL		70m 0.94% Ø800 0.68m				

DRENAGEM (PEDRO NECA)
PERFIL LONGITUDINAL - RUA P
ESCALA 1/600

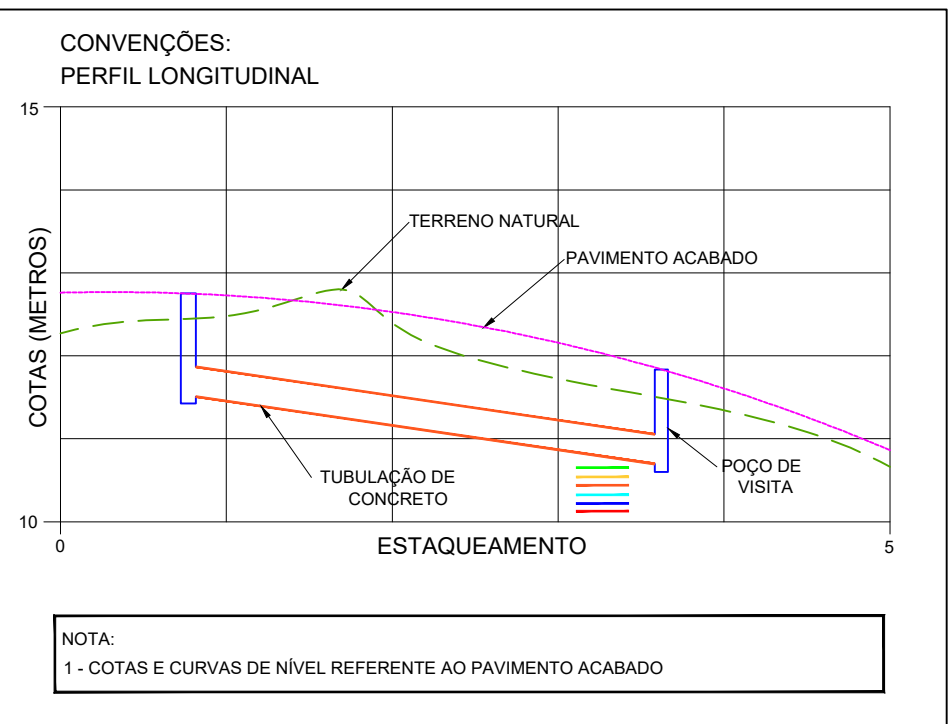

LEGENDA

- TUBULAÇÃO DE 400mm
- TUBULAÇÃO DE 800mm
- INDICAÇÃO DE SENTIDO
- BOCA DE LOBO SIMPLES
- POÇO DE VISITA
- DRENAGEM EXISTENTE



SERVIÇOS, PROJETOS E ASSESSORIA LTDA.
Fone: (65) 3642-4045 Av. Histonador Rubens de mendonça, 1856 - Edifício Cuabá
Office Tower, Sl. 506 CEP: 78050-000 - Cuiabá - MT

PREFEITURA MUNICIPAL
APROVAÇÃO

LUIS FELIPE CARVALHO B. LIMA
ENGENHEIRO CIVIL
CREA-MT 121.525.585-6

OBRA PAVIMENTAÇÃO ASFÁLTICA EM VIAS PÚBLICAS

PROPRIETÁRIO: PREFEITURA MUNICIPAL DE PORTO ESPERIDIÃO - MT

LOCAL: RUAS DA VILA PICADA E DISTRITO PEDRO NECA

ASSUNTO: PLANTA BAIXA E PERFIL LONGITUDINAL

DRENAGEM
(PEDRO NECA)



ESCALA: INDICADA

FOLHA Nº:

DATA: OUTUBRO / 2025

02
105

Plano de alinhamento e perfil longitudinal da Avenida 01. O plano mostra a layout da via com curvas, bacias de contribuição (áreas variando de 104m² a 1766m²), pontos de BLS (Bacia de Lixo Sólido) e dissipador de energia. O perfil longitudinal indica uma elevação de 2.41m no ponto PV-04 e 2.10m no ponto PV-05, com uma declividade de -0.50% e uma dissipador de energia de 38m com uma declividade de -0.42%.

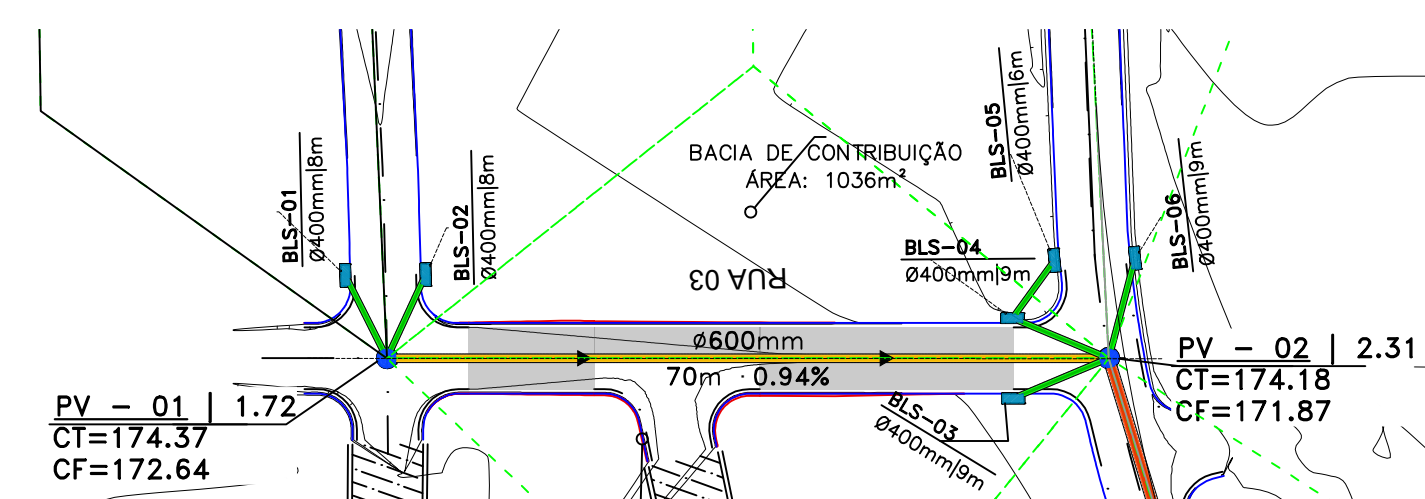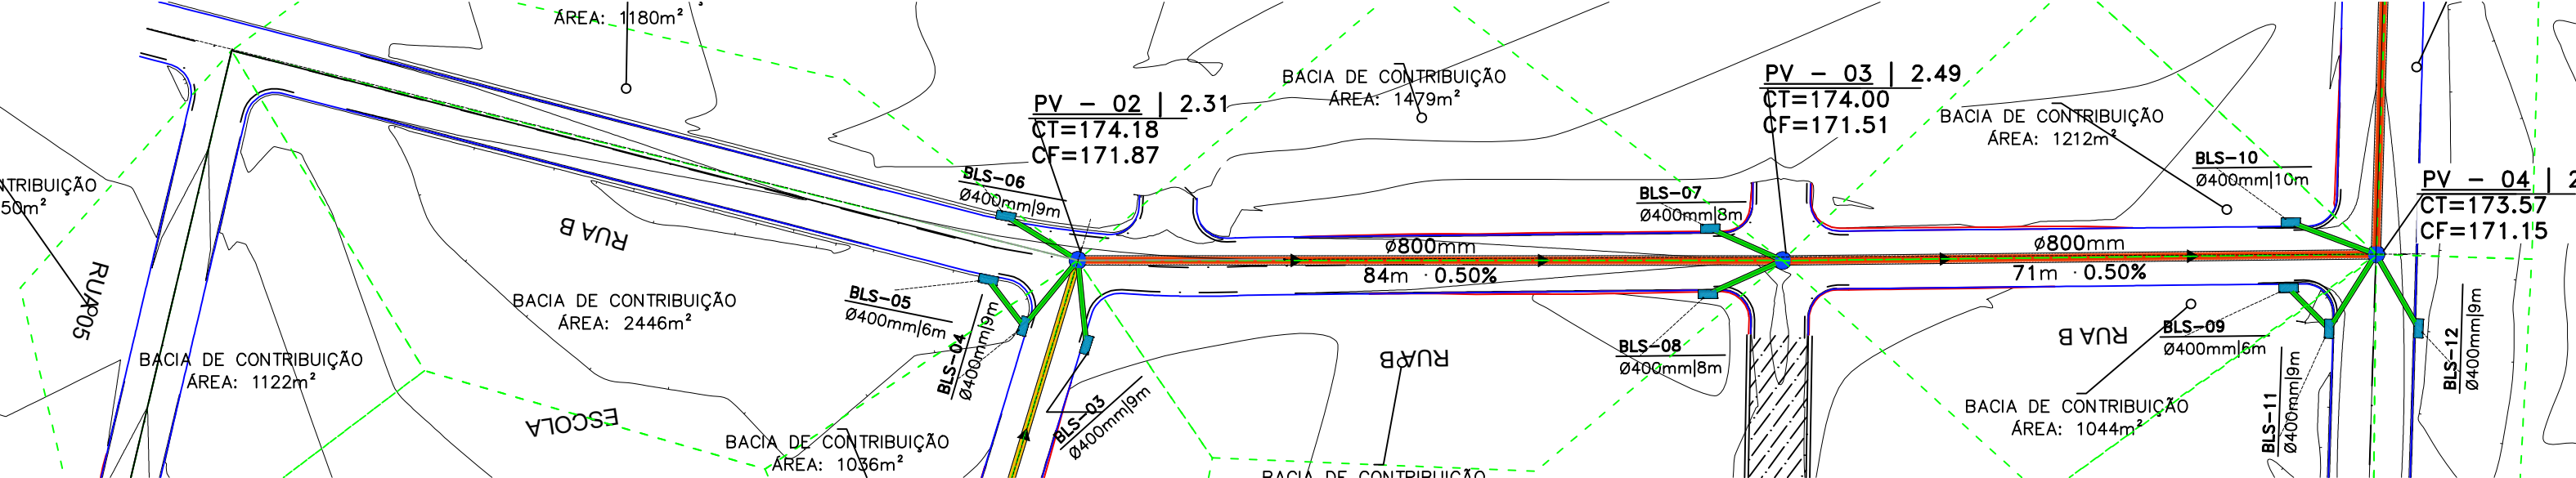
[illegible]

	TUBULAÇÃO EXISTENTE
	TUBULAÇÃO DE 400mm
	TUBULAÇÃO DE 600mm
	TUBULAÇÃO DE 800mm
	INDICAÇÃO DE SENTIDO
	BOCA DE LOBO SIMPLES
	POÇO DE VISITA
	DISSIPADOR

Gráfico de cotas e curvas de nível referente ao pavimento acabado. O eixo vertical representa as cotas em metros (10 a 15) e o eixo horizontal representa o estaqueamento (0 a 5). O gráfico mostra a elevação do terreno natural (linha verde tracejada), a elevação do pavimento acabado (linha magenta), a elevação da tubulação de concreto (linhas laranja e vermelha) e a localização do poço de visita (retângulo azul).

NOTA:
1 - COTAS E CURVAS DE NÍVEL REFERENTE AO PAVIMENTO ACABADO

 NOTA:
1 - COTAS E CURVAS DE NÍVEL REFERENTE AO PAVIMENTO ACABADO



PREFEITURA MUNICIPAL
APROVAÇÃO

LUIS FELIPE CARVALHO B. LIMA
ENGENHEIRO CIVIL
CREA-MT 121.523.583-6

PROPRIETÁRIO: PREFEITURA MUNICIPAL DE PORTO ESPERIDIÃO - MT

LOCAL: RUAS DA VILA PICADA E DISTRITO PEDRO NECA

ASSUNTO:

DRENAGEM
(MIL A PICADA)

ESCALA:	INDICADA
---------	----------

	INDICADA
	AREA PAVIMENTAÇÃO

DATA:

LHA N°:

04 / 05

Formato: A1 (841x594mm)

